




01 LOCALIZAÇÃO MACRO
S/ESC



02 LOCALIZAÇÃO MICRO
S/ESC

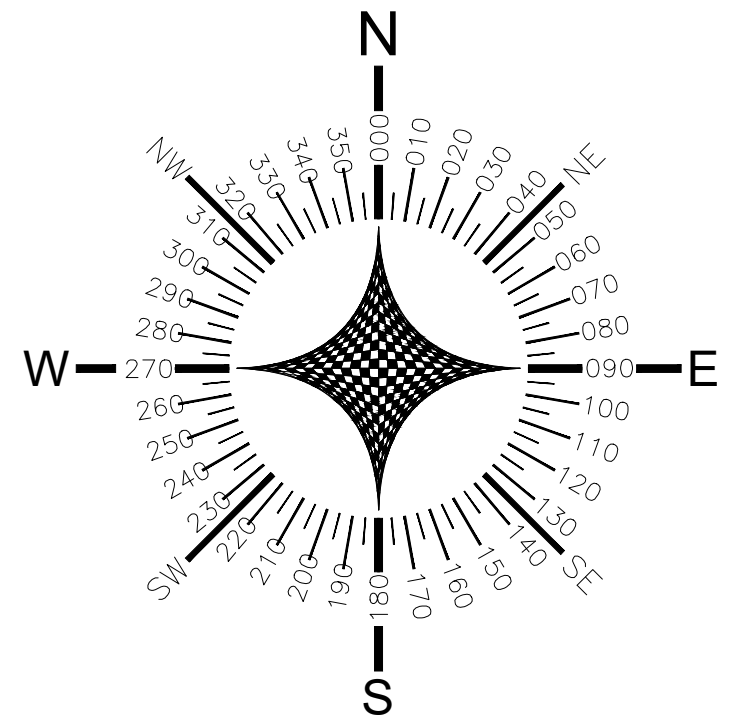

PREFEITURA DE
**CAMPO ALEGRE
DE LOURDES-BA**
O TRABALHO CONTINUA



PROJETO ARQUITETÔNICO

OBRA/
ENDEREÇO: PRAÇA EM VOLTA DE BAIXO DO MUNICÍPIO DE CAMPO
ALEGRE DE LOURDES
POVOADO DE VOLTA DE BAIXO, CAMPO ALEGRE DE LOURDES, BAHIA

PROPRIETÁRIO: PREFEITURA MUNICIPAL DE CAMPO ALEGRE DE
LOURDES
CNPJ: 14.117.329/0001-41

RESPONSÁVEL TÉCNICO:

J. Andrade
Jailma Santos Andrade
Engenheira Civil
CREA-BA 0522377939

Jailma Santos Andrade
CREA-BA:0522377939

CONTEÚDO:
• PLANTA DE LOCALIZAÇÃO

PRANCHA:
01/10



REVISÃO:
R-00

ESCALA:
SEM ESCALA

DATA:
21/05/2026

ARQUIVO:
CAMPO ALEGRE DE
LOURDES_EX_PÇA_VOLTA
DE BAIXO-RV1.dwg

ARQUITETURA

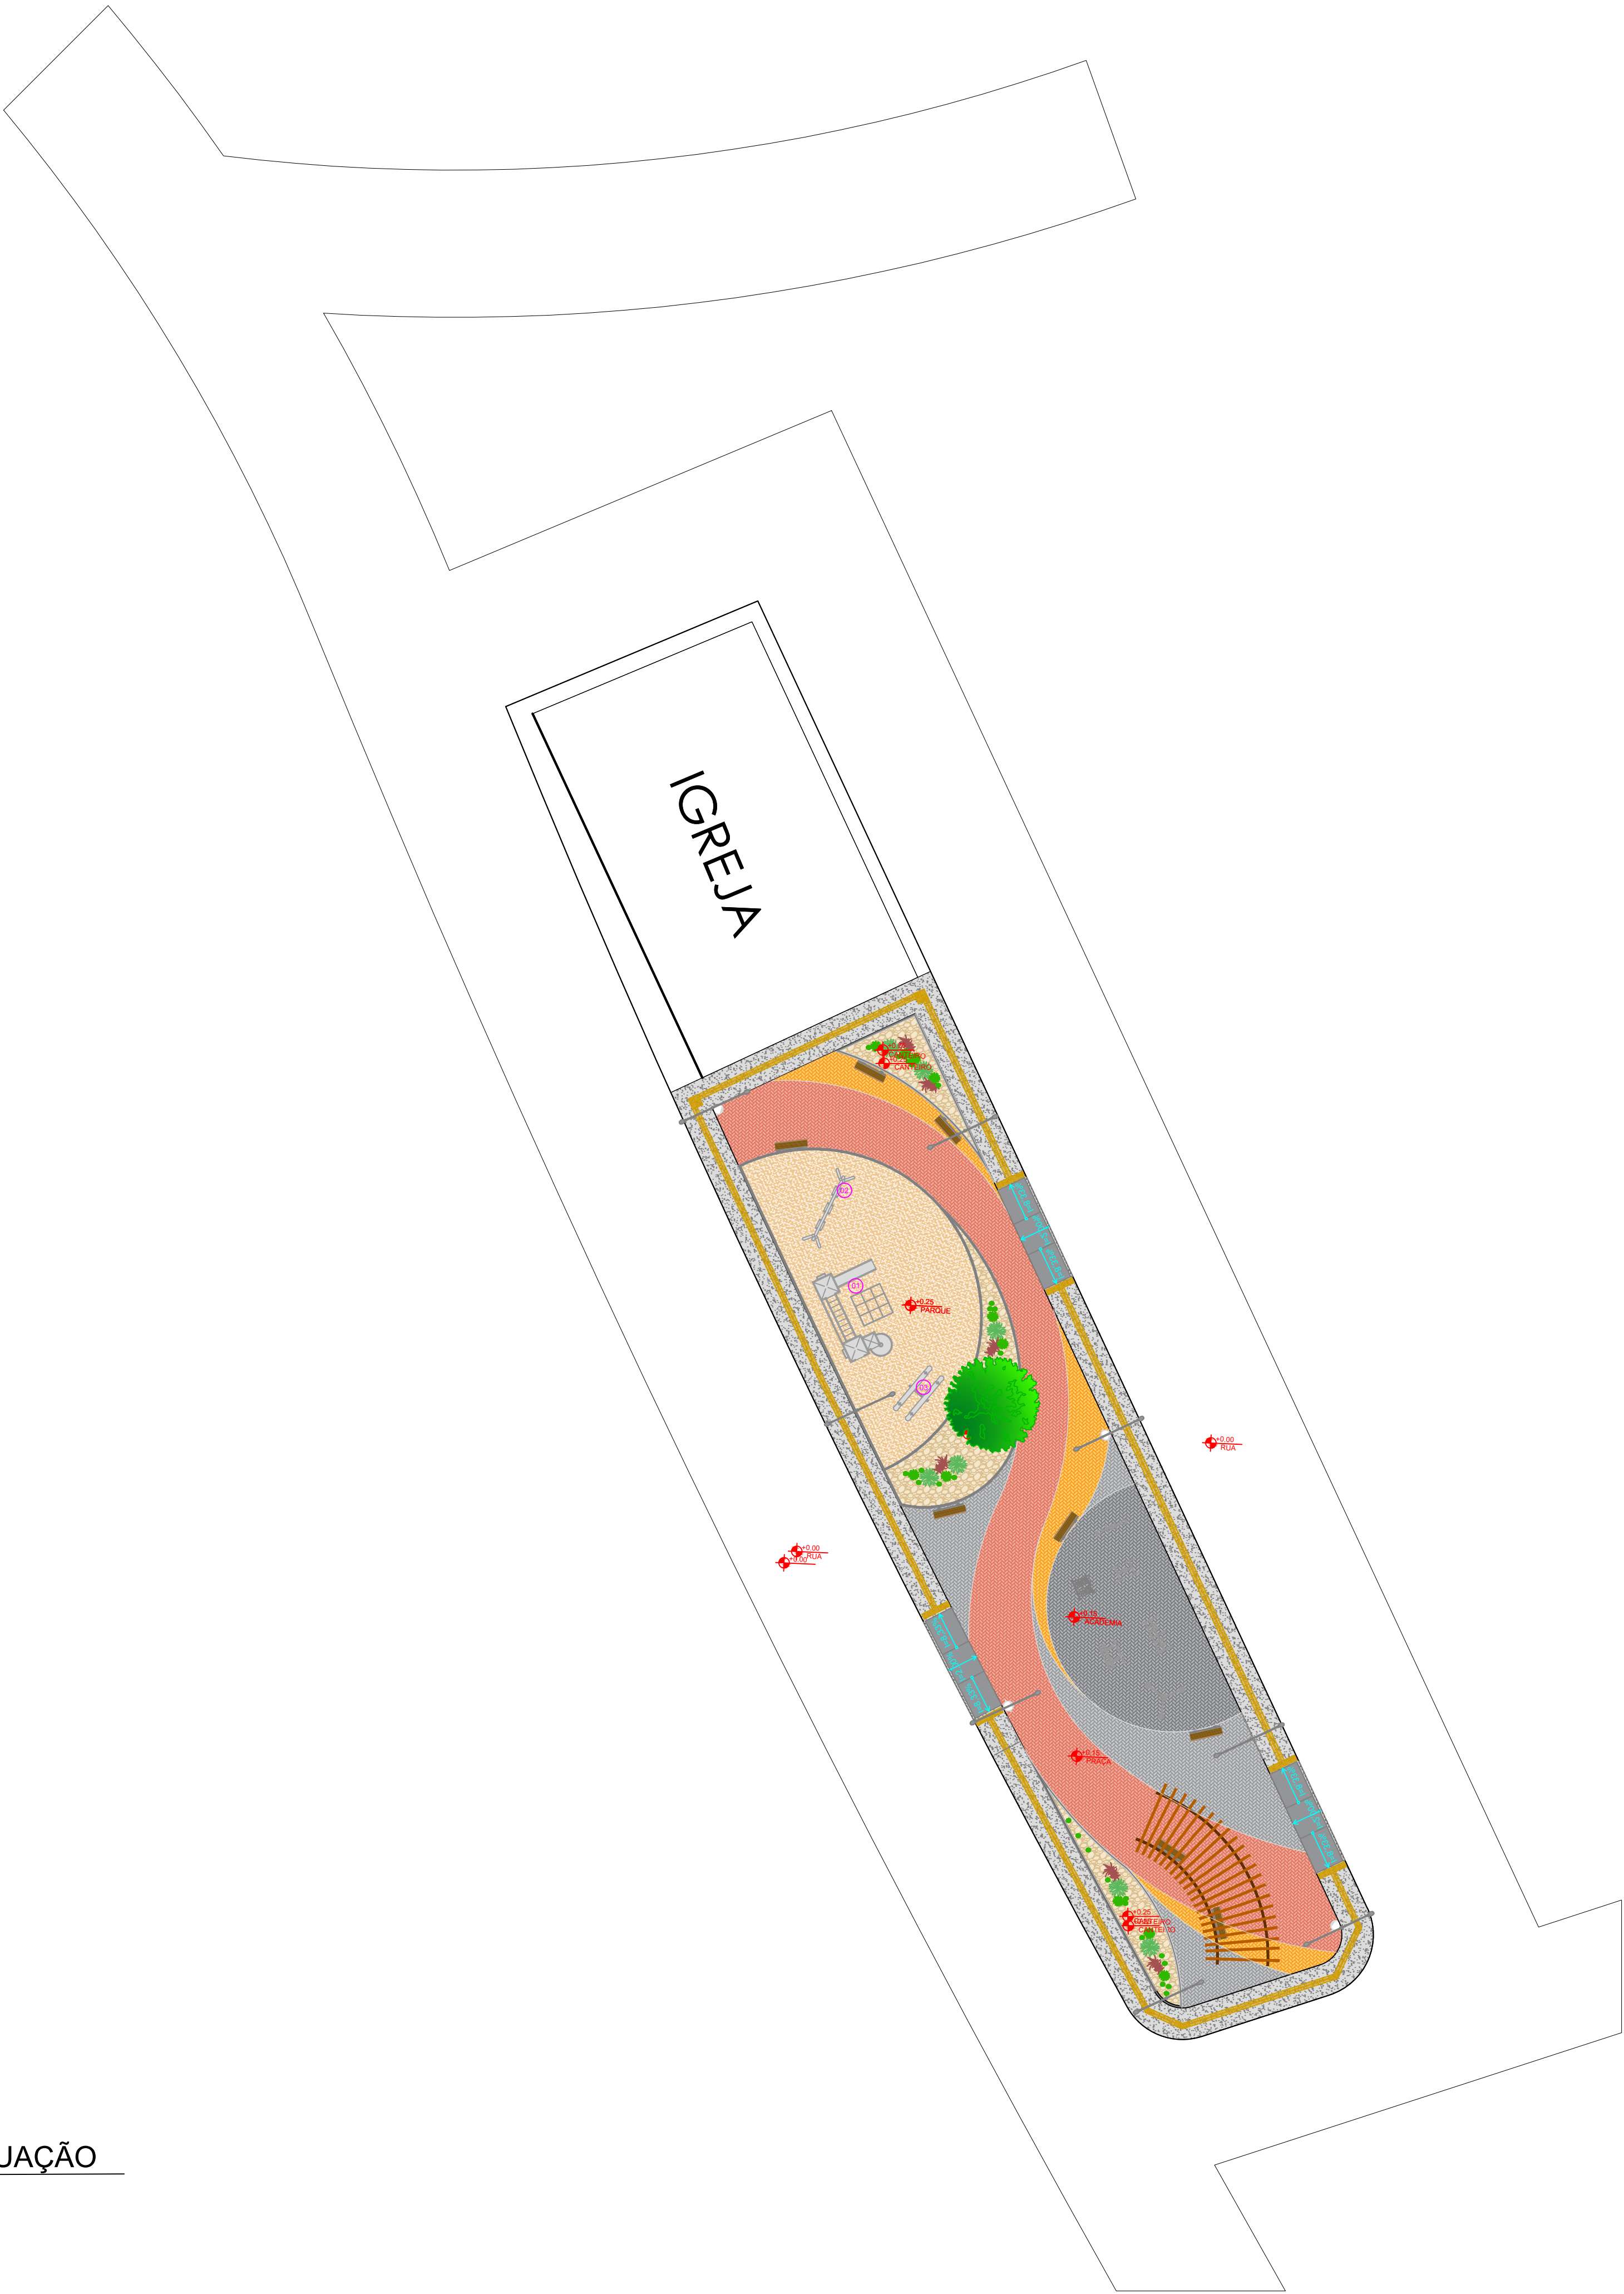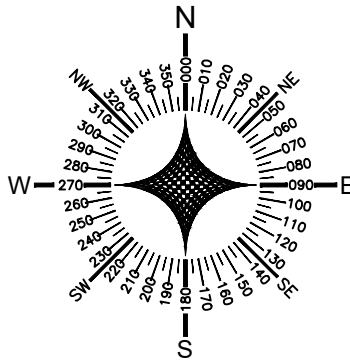

01 PLANTA DE SITUAÇÃO
1/200

QUADRO DE ÁREA	
ÁREA TOTAL DE INTERVENÇÃO:	A= 736.17 m²

LEGENDA - PAVIMENTAÇÃO		
ESPECIFICAÇÃO		DIMENSÕES
	PISO INTERTRAVADO - PAGINAÇÃO ESCAMA DE PEIXE, COR CINZA ESCURO	A= 66,60 m² E=6 cm
	PISO INTERTRAVADO - PAGINAÇÃO ESCAMA DE PEIXE, COR CINZA	A= 66,69 m² E=6 cm
	PISO INTERTRAVADO - PAGINAÇÃO ESCAMA DE PEIXE, COR TERRACOTA	A= 163,60 m² E=6 cm
	PISO INTERTRAVADO - PAGINAÇÃO ESCAMA DE PEIXE, COR AMARELO	A= 38,00 m² E=6 cm
	PASSEIO EM CONCRETO APARENTE	A= 182,46 m²
	AREIA	A= 88,64 m²
	PEDRA MOLEDO AMARELO MESCLADO	A= 40,66 m²
	MEIO FIO (REBAIXADO)	E=10 cm
	MEIO FIO	E=10 cm



PROJETO ARQUITETÔNICO

OBRAS/ENDEREÇO:

PRAÇA EM VOLTA DE BAIXO DO MUNICÍPIO DE CAMPO ALEGRE DE LOURDES
POVOADO DE VOLTA DE BAIXO, CAMPO ALEGRE DE LOURDES, BAHIA

PROPRIETÁRIO:

PREFEITURA MUNICIPAL DE CAMPO ALEGRE DE LOURDES
CNPJ: 14.117.329/0001-41

RESPONSÁVEL TÉCNICO:


Jailma Santos Andrade
Engenheira Civil
CREA-BA 0522377939

Jailma Santos Andrade
CREA-BA-0522377939

CONTEÚDO:

- PLANTA DE SITUAÇÃO

PRANCHA:

02/10

REVISÃO:

R-00

ESCALA:


1/200


DATA:

21/05/2026

ARQUIVO:

CAMPO ALEGRE DE LOURDES_EX_PCA_VOLTA DE BAIXO-RVT.dwg

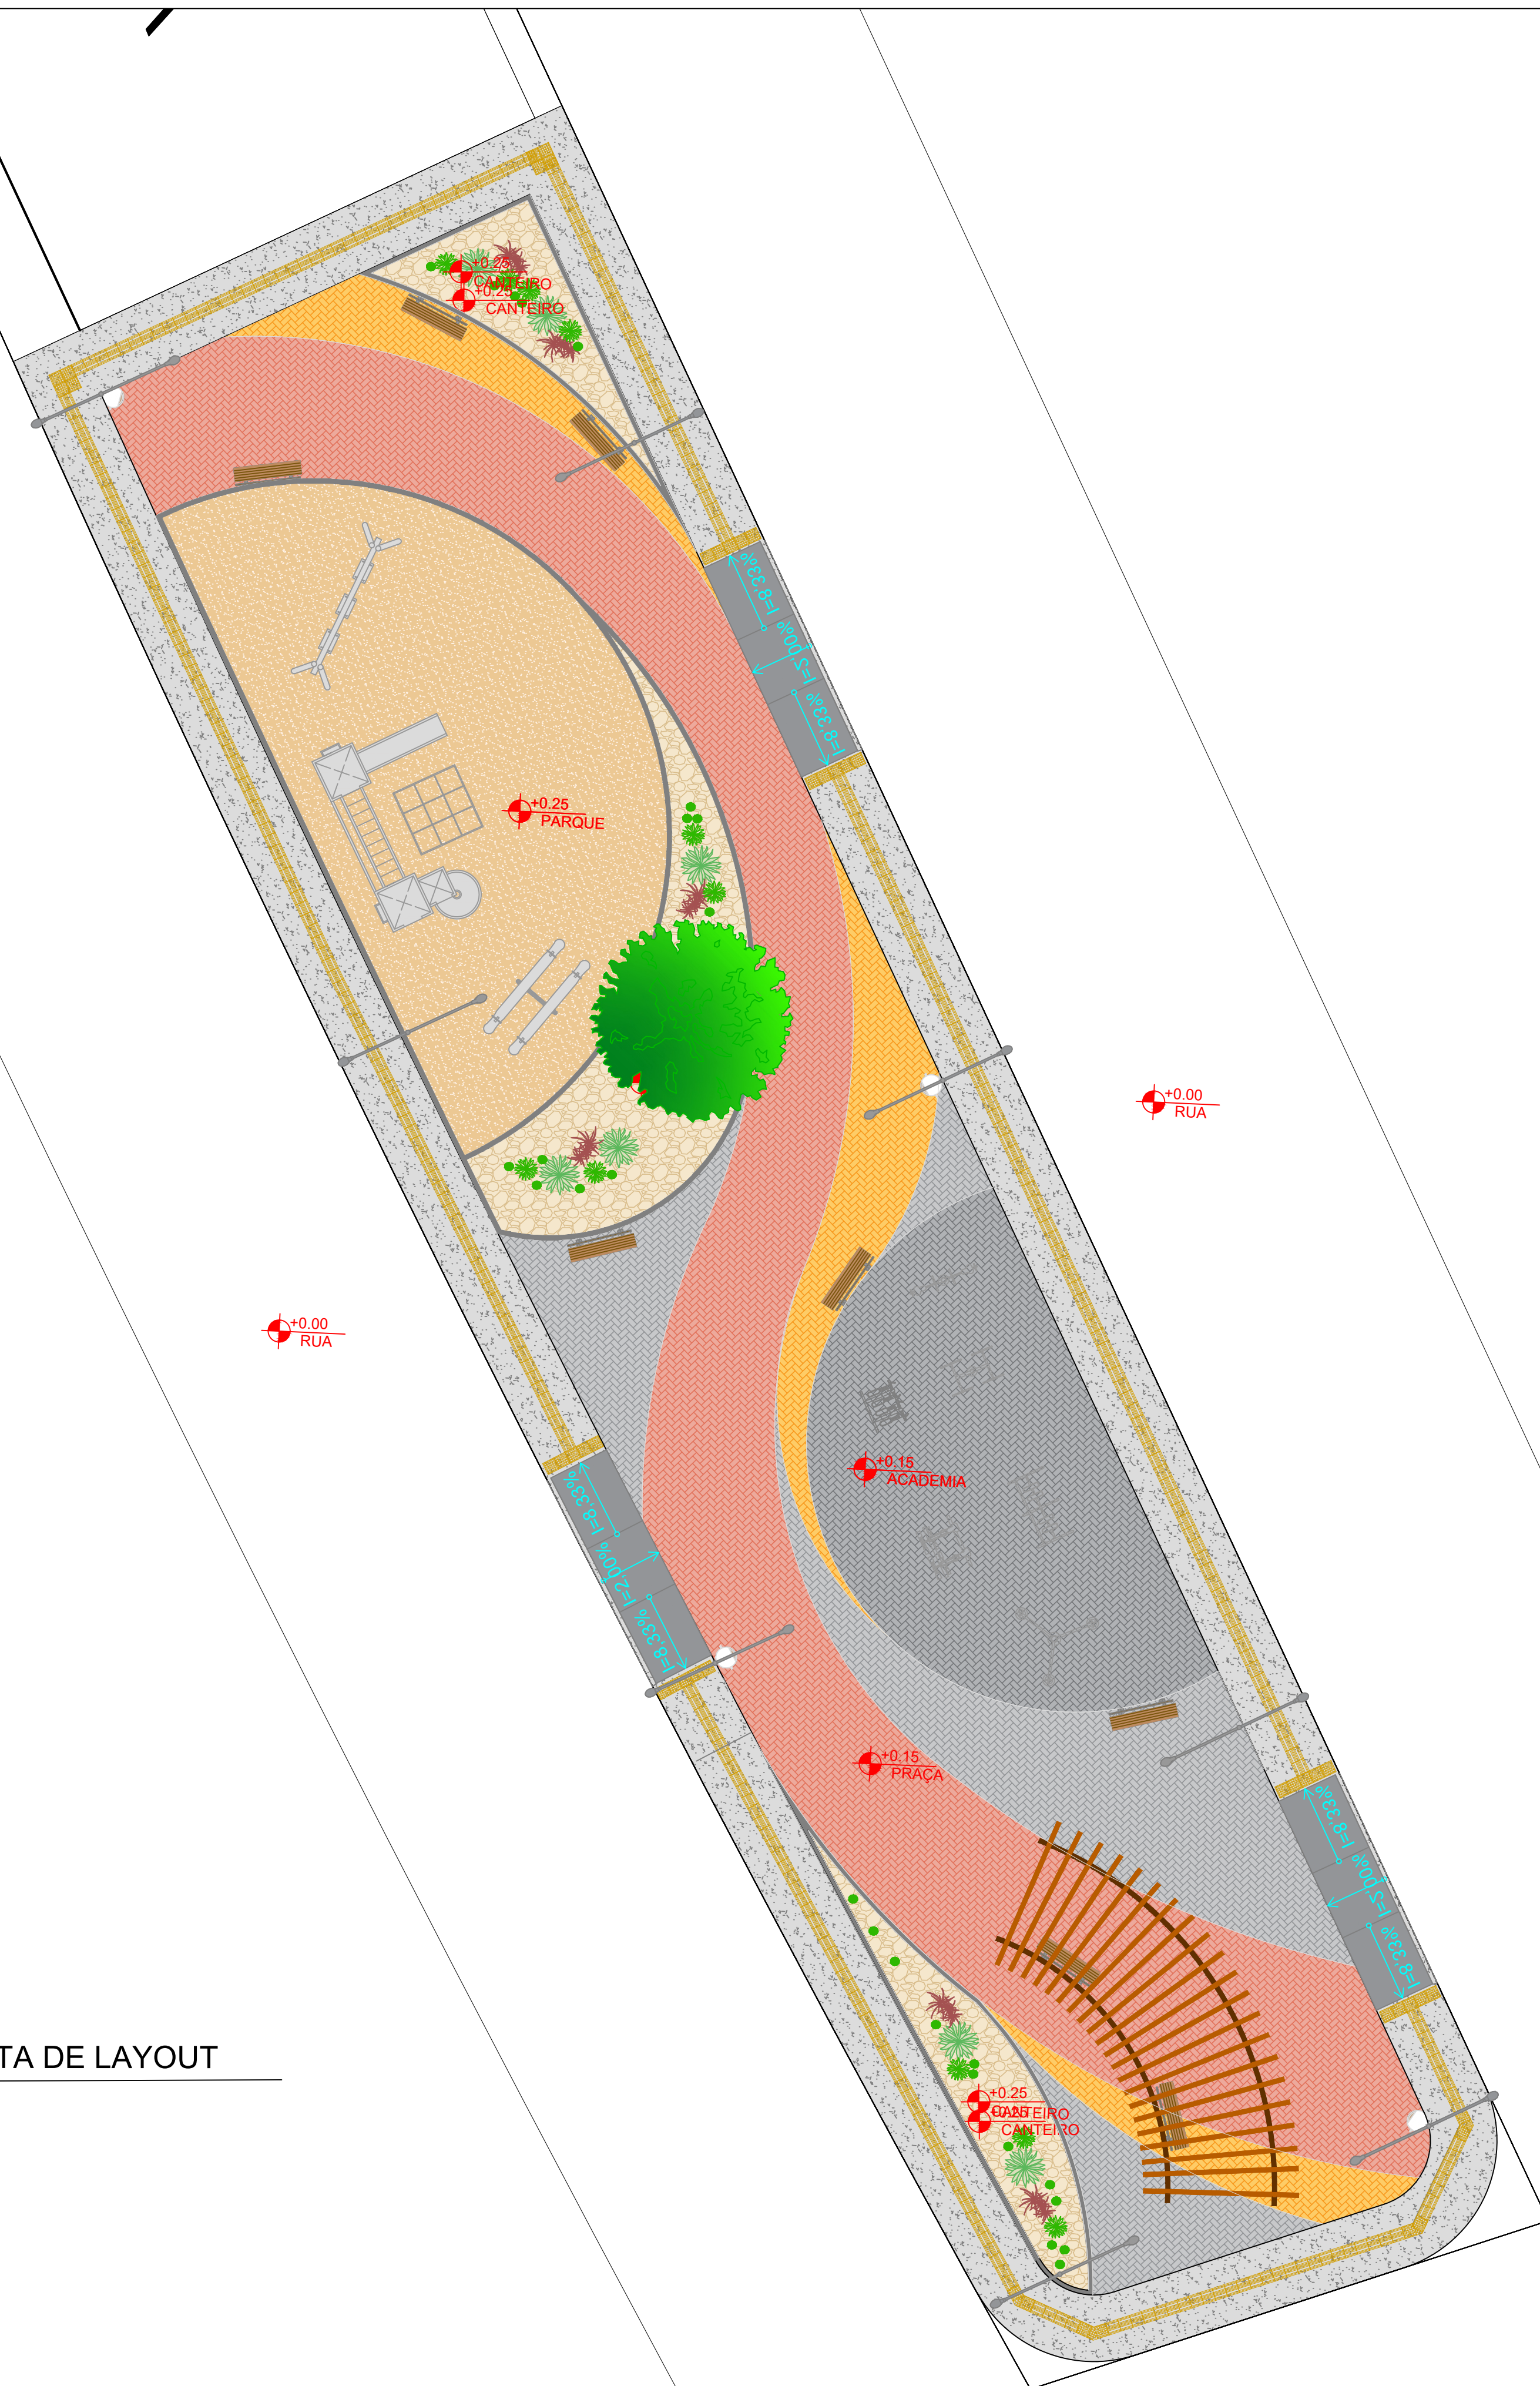

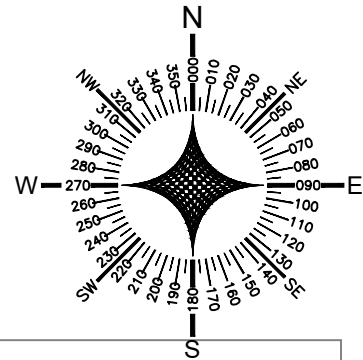

LEGENDA - PAVIMENTAÇÃO		
ESPECIFICAÇÃO		DIMENSÕES
	PISO INTERTRAVADO - PAGINAÇÃO ESCAMA DE PEIXE, COR CINZA ESCURO	A= 66,60 m² E:6 cm
	PISO INTERTRAVADO - PAGINAÇÃO ESCAMA DE PEIXE, COR CINZA	A= 66,69 m² E:6 cm
	PISO INTERTRAVADO - PAGINAÇÃO ESCAMA DE PEIXE, COR TERRACOTA	A= 163,60 m² E:6 cm
	PISO INTERTRAVADO - PAGINAÇÃO ESCAMA DE PEIXE, COR AMARELO	A= 38,00 m² E:6 cm
	PASSEIO EM CONCRETO APARENTE	A= 182,46 m²
	AREIA	A= 88,64 m²
	PEDRA MOLEDO AMARELO MESCLADO	A= 40,66 m²
	MEIO FIO (REBAIXADO)	E=10 cm
	MEIO FIO	E=10 cm

LEGENDA - ILUMINAÇÃO		
ESPECIFICAÇÃO		QTD.
	POSTE TELECÔNICO ORNAMENTAL (PÉTALA 1 h=7,00m E PÉTALA 2 h=4,80m), LUMINÁRIA PÚBLICA LED -100W	8 UN.
	REFLETOR LED 10W HOLOFOTE BIVOLT A PROVA D'ÁGUA	9 UN.

QUADRO DE ÁREA	
ÁREA TOTAL DE INTERVENÇÃO:	A= 736.17 m²

LEGENDA - EQUIPAMENTOS DO PARQUE INFANTIL			
CÓD.	IMAGEM	ESPECIFICAÇÃO	QTD.
01		CASA DE TARZAN DE EUCALIPTO	01
02		BALANÇO TRIPLO DE EUCALIPTO	01
03		GANGORRA DUPLA DE EUCALIPTO	01

LEGENDA - PAISAGISMO		
ESPECIFICAÇÃO		QTD.
	ÁRVORE EXISTENTE	01 UN.
	PILEIRA DO CARIBE <i>Agave angustifolia</i>	07 UN.
	AGAVE BLUEGLOW <i>Agave blueglow</i>	11 UN.
	DRACENA TRICOLOR <i>Dracena marginata</i>	06 UN.
	CACTO BOLA <i>Echinocactus grusonii</i>	25 UN.

LEGENDA - ROTA ACESSÍVEL		
ESPECIFICAÇÃO		QTD.
	PISO TÁTIL DE CONCRETO 28 x 28 cm	358 UN.
	PISO ALERTA DE CONCRETO 28x28cm	50 UN.
	RAMPA DE CONCRETO	01 UN.

LEGENDA - MOBILIÁRIO		
ESPECIFICAÇÃO		QTD.
	BANCO DE MADEIRA	09 UN.
	LIXEIRA EM MADEIRA PLÁSTICA	04 UN.
	PERGOLADO DE MADEIRA	01 UN.



PROJETO ARQUITETÔNICO

OBRAS/ENDEREÇO: PRAÇA EM VOLTA DE BAIXO DO MUNICÍPIO DE CAMPO ALEGRE DE LOURDES
POVOADO DE VOLTA DE BAIXO, CAMPO ALEGRE DE LOURDES, BAHIA

PROPRIETÁRIO: PREFEITURA MUNICIPAL DE CAMPO ALEGRE DE LOURDES
CNPJ: 14.117.329/0001-41

RESPONSÁVEL TÉCNICO:

Jailma Santos Andrade
CREA-BA-052377939

CONTEÚDO:
• PLANTA BAIXA

PRANCHA:
04/10

REVISÃO:
R-00


ESCALA:
1/100

DATA:
21/05/2026

ARQUIVO:
CAMPO ALEGRE DE LOURDES_EX_PCA_VOLTA DE BAIXO-RVT.dwg

ARQUITETURA

01 PLANTA BAIXA
1/100

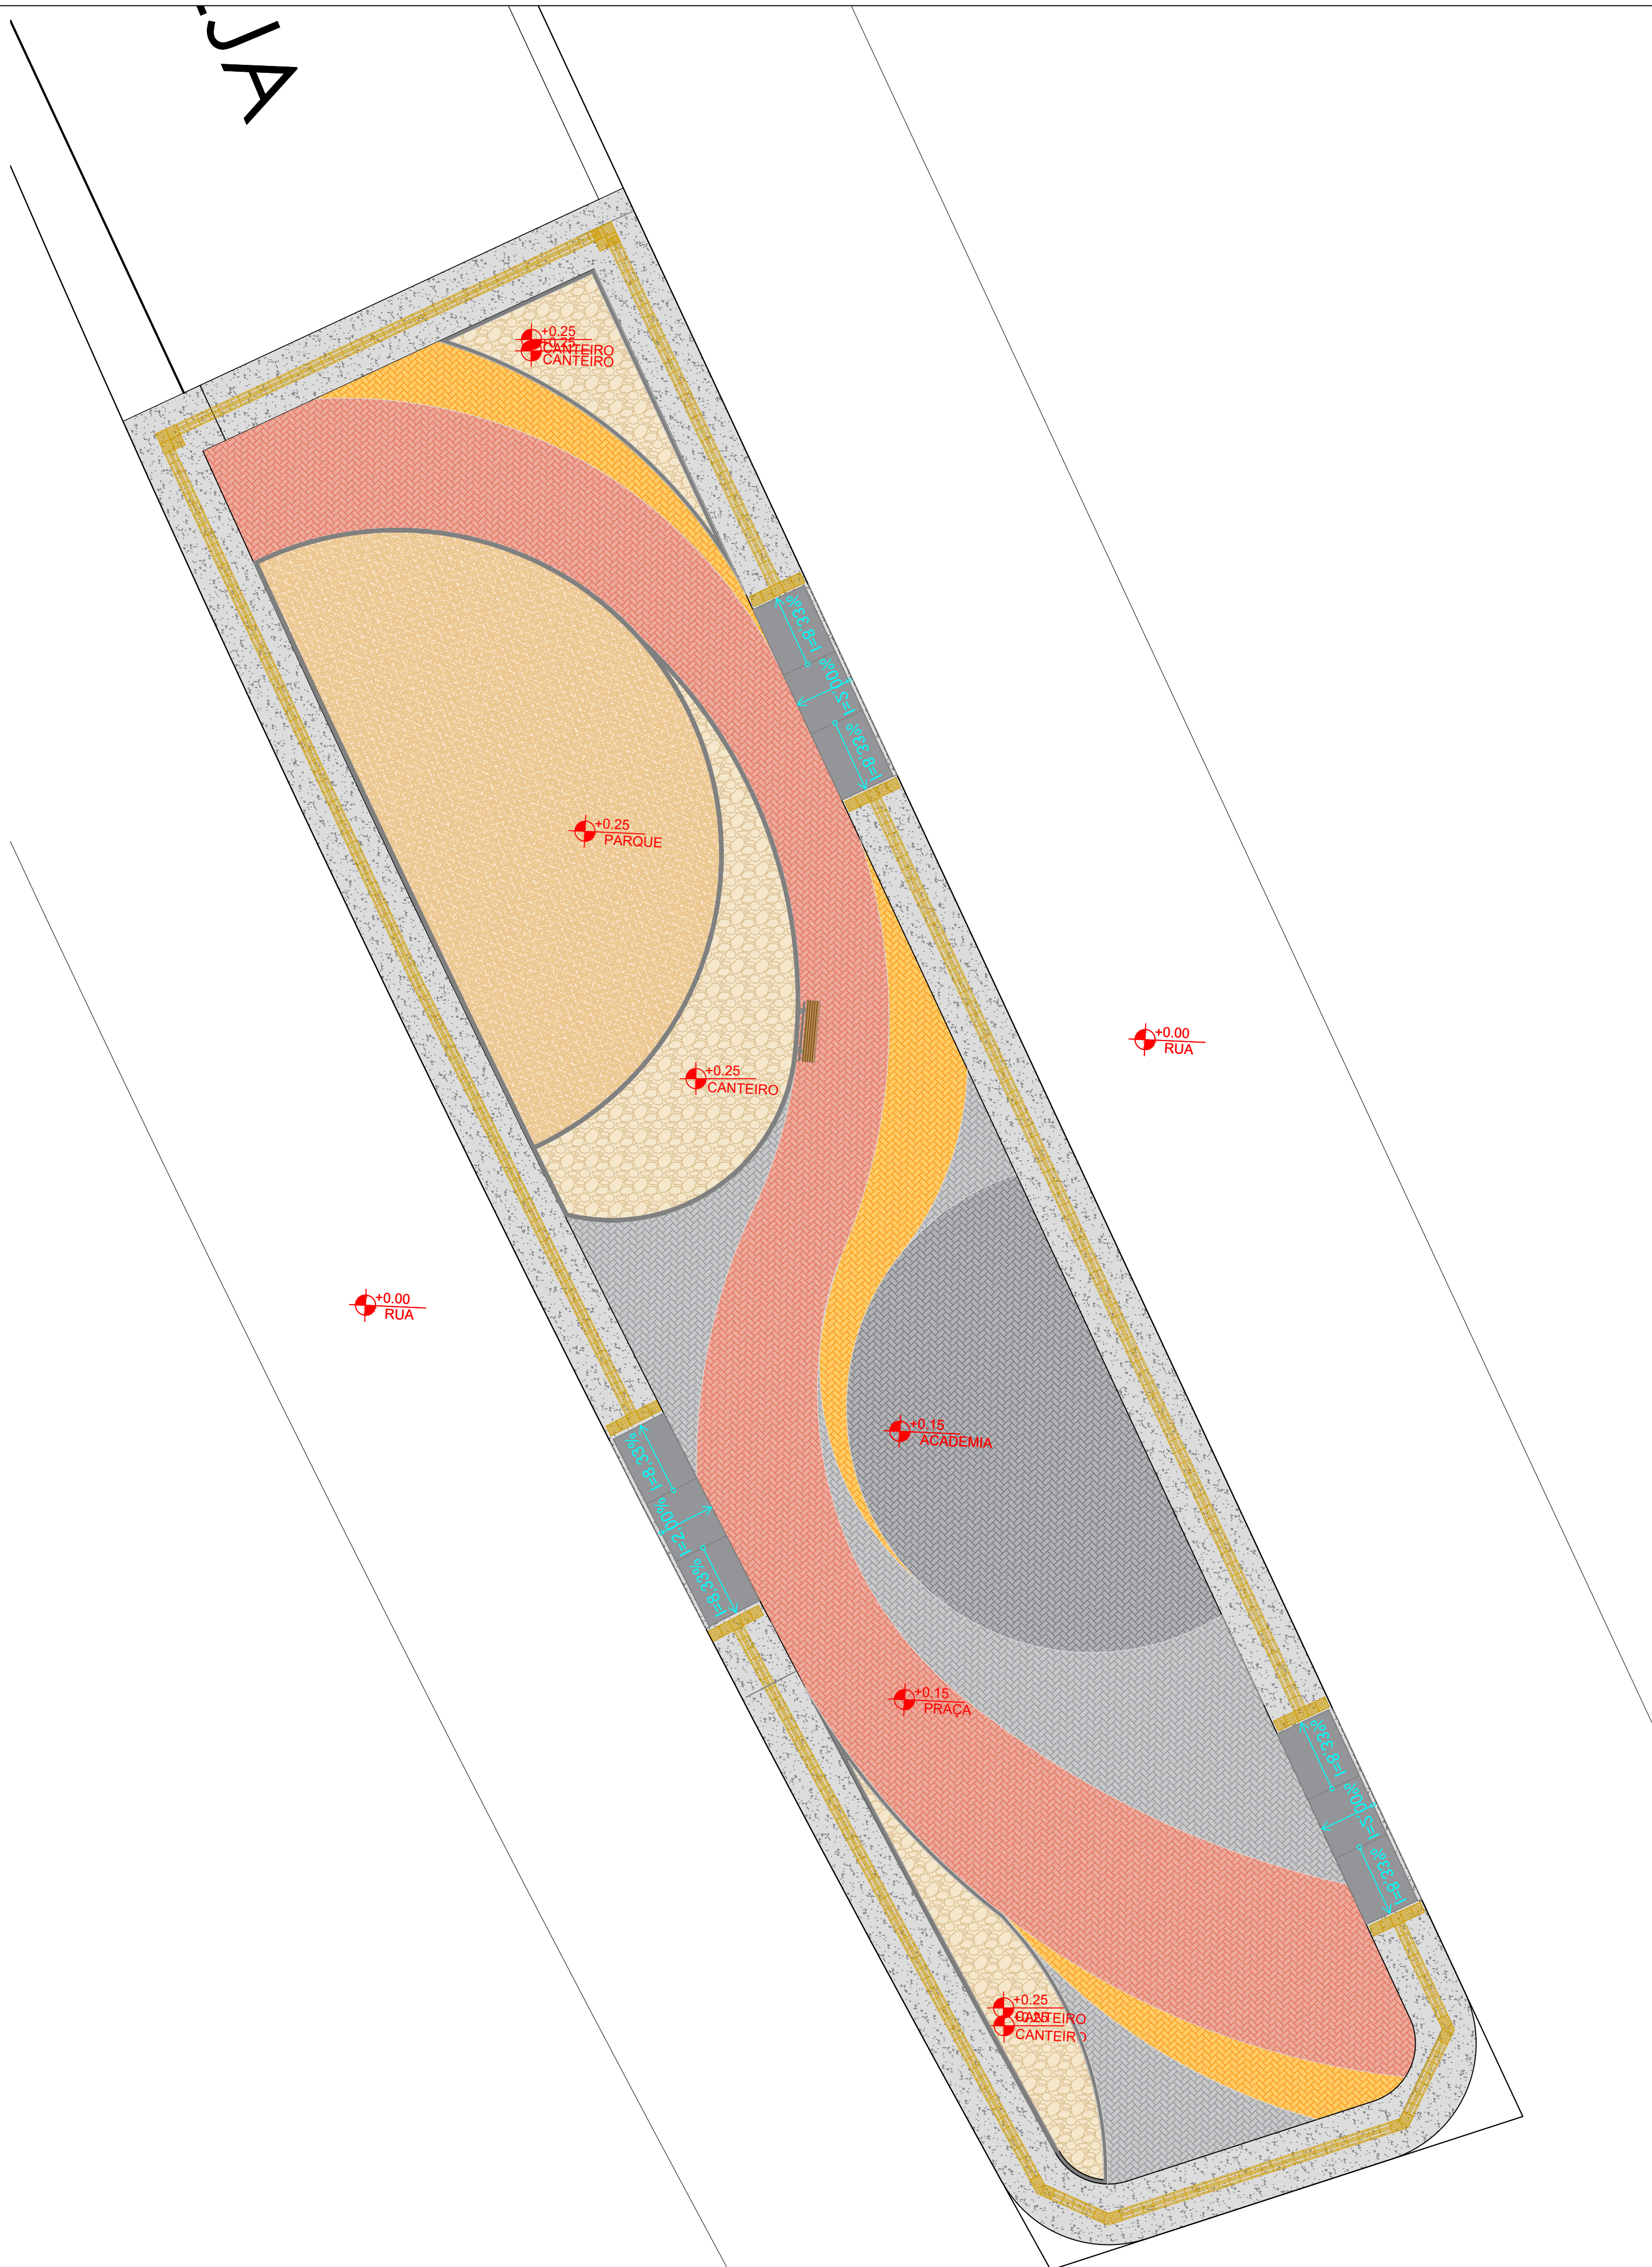


01

1/100

  	
PROJETO ARQUITETÔNICO	
OBRA/ ENDEREÇO:	PRAÇA EM VOLTA DE BAIXO DO MUNICÍPIO DE CAMPO ALEGRE DE LOURDES POVOADO DE VOLTA DE BAIXO, CAMPO ALEGRE DE LOURDES, BAHIA
PROPRIETÁRIO:	PREFEITURA MUNICIPAL DE CAMPO ALEGRE DE LOURDES CNPJ: 14.117.329/0001-41
RESPONSÁVEL TÉCNICO:	<i>Assinado:</i> Jaílma Santos Andrade Engenheira Civil CREA-BA 0922377939
Jaílma Santos Andrade CREA-BA/0922377939	
CONTEÚDO:	PRANCHA:
• PLANTA DE PISO	05/10
ESCALA:	REVISÃO:
1/100	R-00
DATA:	ARQUIVO:
21/05/2026	CAMPO ALEGRE DE LOURDES, EX. PCA_VOLTA DE BAIXO-RV1.dwg

ARQUITETURA

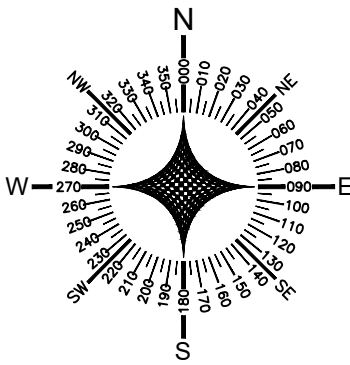

LEGENDA - PAISAGISMO		
ESPECIFICAÇÃO		QTD.
	ÁRVORE EXISTENTE	01 UN.
	PILEIRA DO CARIBE <i>Agave angustifolia</i>	07 UN.
	AGAVE BLUEGLOW <i>Agave blueglow</i>	11 UN.
	DRACENA TRICOLOR <i>Dracena marginata</i>	06 UN.
	CACTO BOLA <i>Echinocactus grusonii</i>	25 UN.

01 PLANTA DE PAISAGISMO
1/100



PROJETO ARQUITETÔNICO

OBRAS/ENDEREÇO:

PRAÇA EM VOLTA DE BAIXO DO MUNICÍPIO DE CAMPO ALEGRE DE LOURDES
POVOADO DE VOLTA DE BAIXO, CAMPO ALEGRE DE LOURDES, BAHIA

PROPRIETÁRIO:

PREFEITURA MUNICIPAL DE CAMPO ALEGRE DE LOURDES
CNPJ: 14.117.329/0001-41

RESPONSÁVEL TÉCNICO:

J. Andrade
Jailma Santos Andrade
Engenheira Civil
CREA-BA 0522377939

Jailma Santos Andrade
CREA-BA 0522377939

CONTEÚDO:

- PLANTA DE PAISAGISMO

PRANCHA:

06/10

REVISÃO:

R-00

ESCALA:

1/125

DATA:

21/05/2026

ARQUIVO:

CAMPO ALEGRE DE LOURDES_EX_PCA_VOLTA DE BAIXO-RVT.dwg

ARQUITETURA



PROJETO ARQUITETÔNICO

OBRA/
ENDEREÇO: PRAÇA EM VOLTA DE BAIXO DO MUNICÍPIO DE CAMPO
ALEGRE DE LOURDES
POVOADO DE VOLTA DE BAIXO, CAMPO ALEGRE DE LOURDES, BAHIA

PROPRIETÁRIO: PREFEITURA MUNICIPAL DE CAMPO ALEGRE DE
LOURDES
CNPJ: 14.117.329/0001-41

RESPONSÁVEL TÉCNICO:

JAndrade.
Jailma Santos Andrade
Engenheira Civil
CREA-BA 0522377939

Jailma Santos Andrade
CREA BA-05232373929

CONTEÚDO:

- **PLANTA GEOMÉTRICA**

PRANCHA:

07/10



REVISÃO:

ESCALA:
1/150

DATA:	21/05/2026
-------	------------

ARQUIVO:
CAMPO_ALEGRE_DE
LOURDES_EX_PÇA_VOLTA
DE_BAIIXO-RV1.dwg

ARQUITETURA

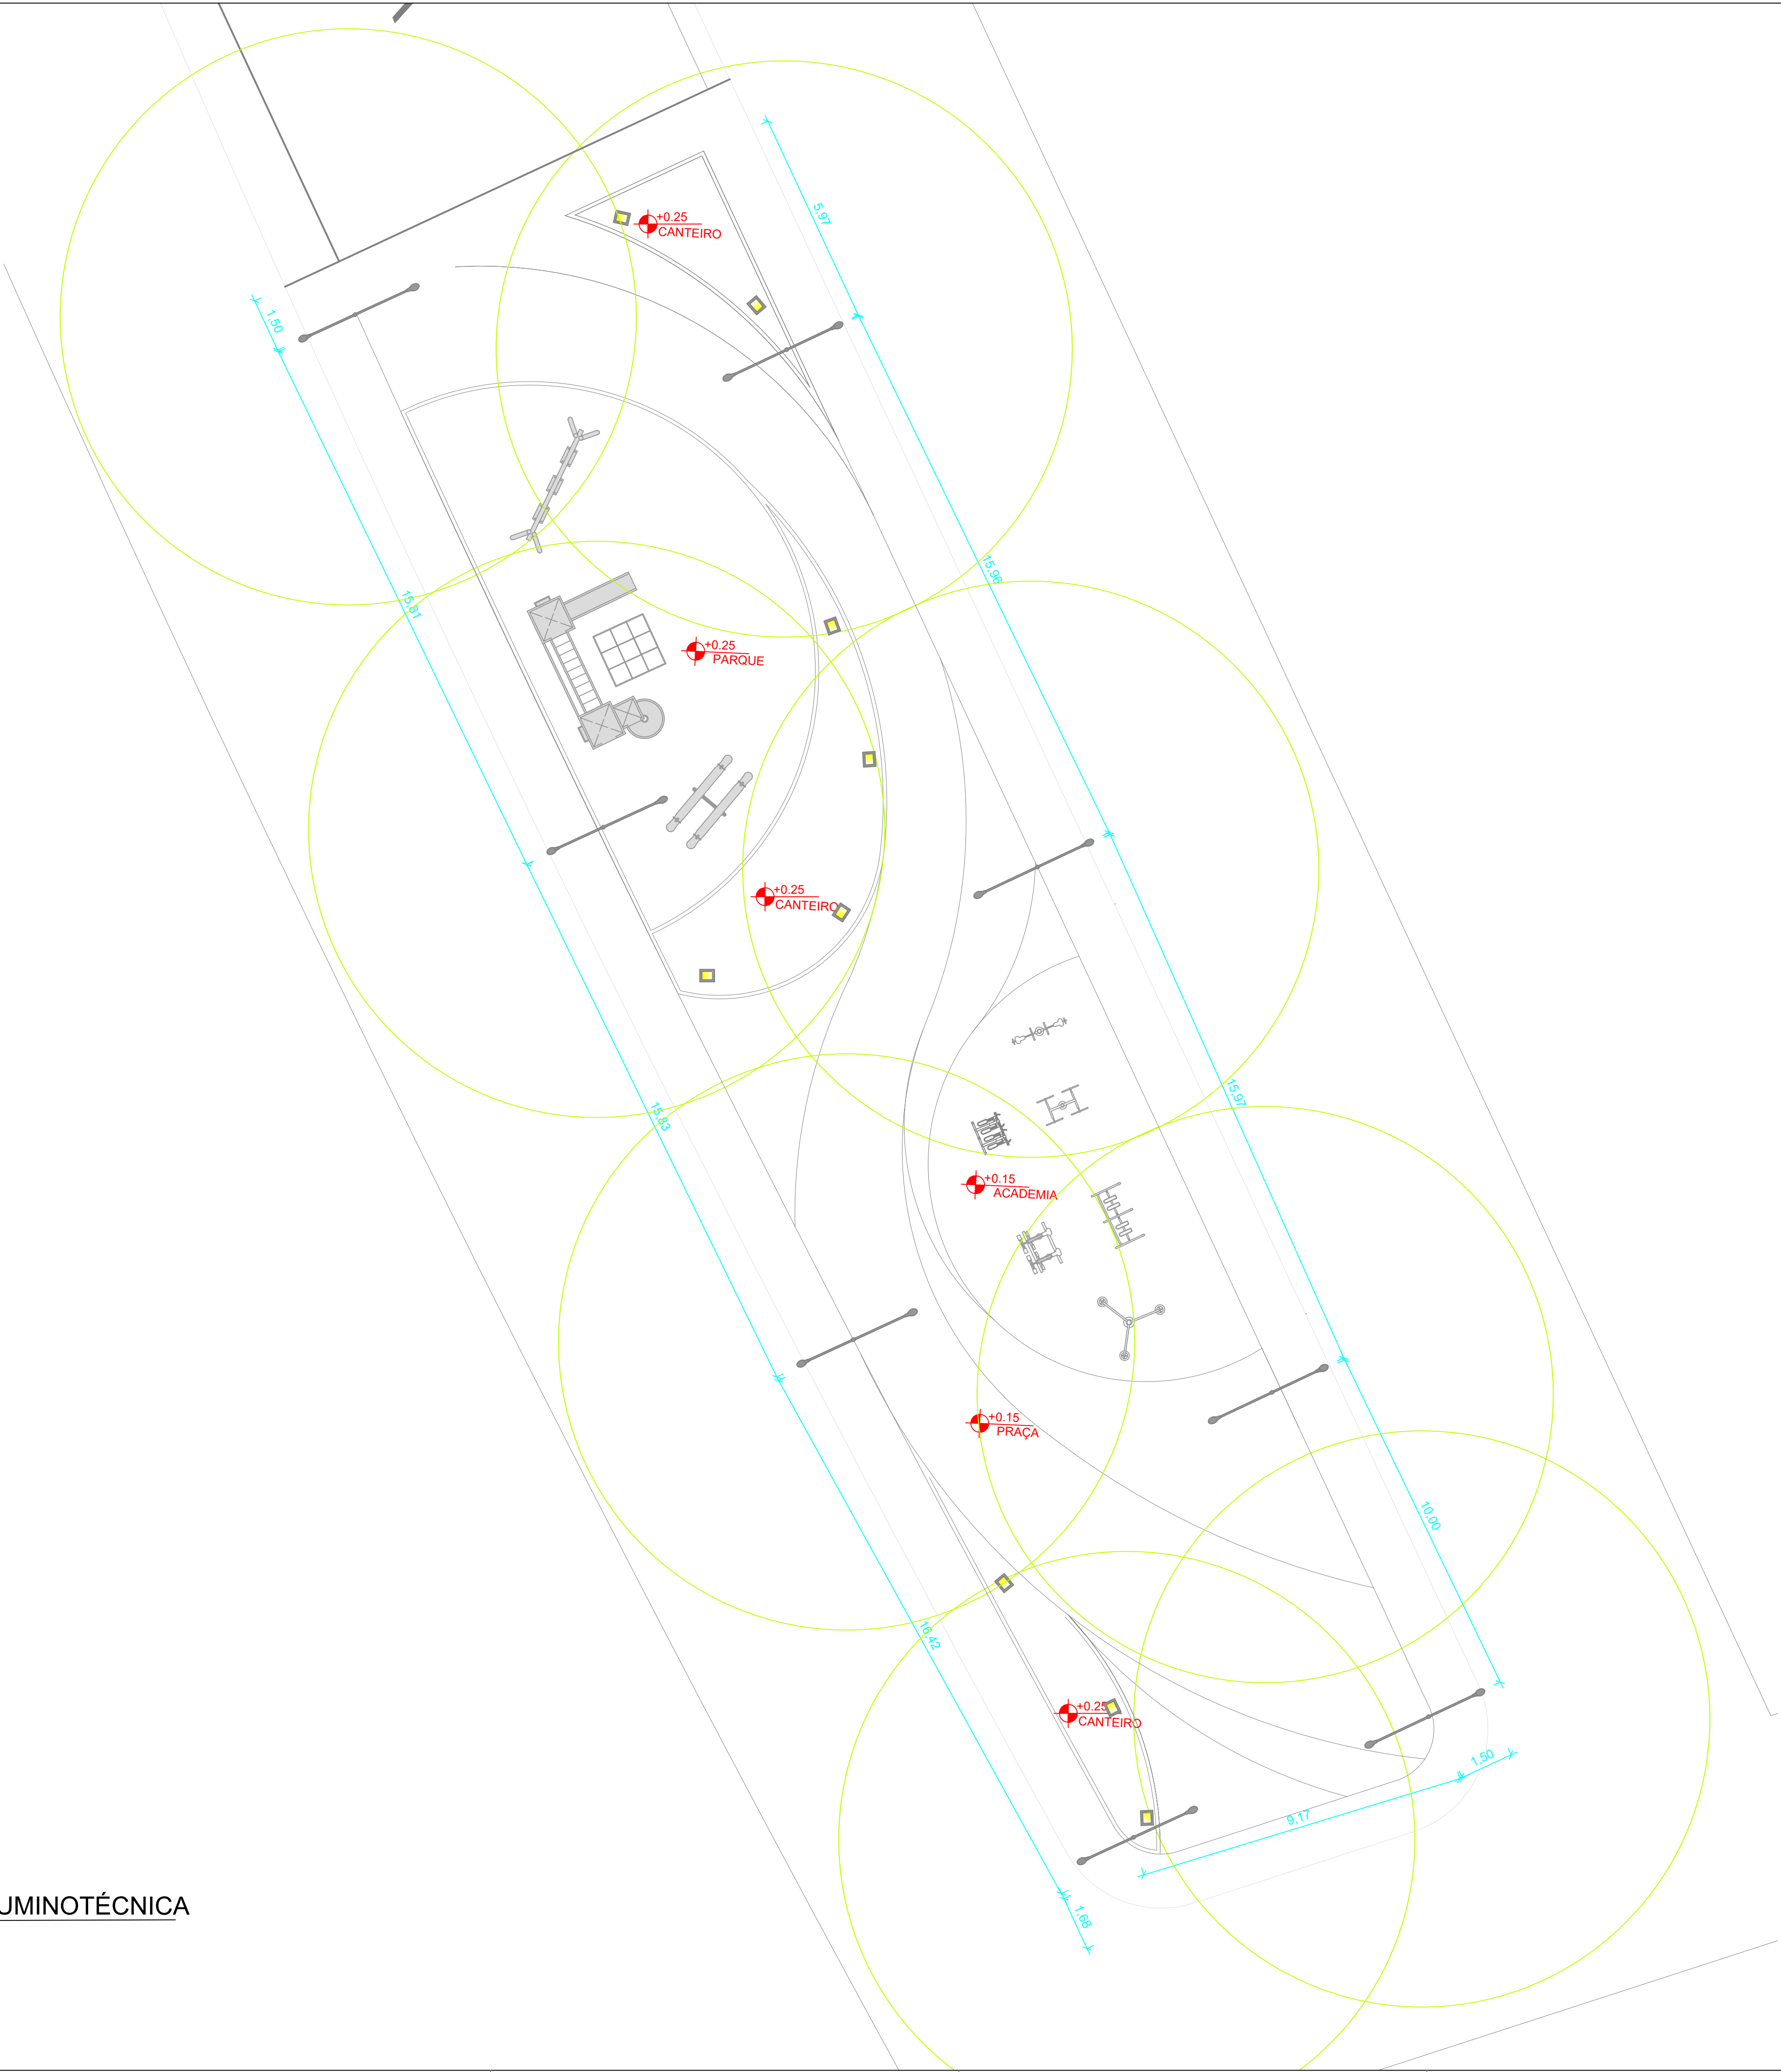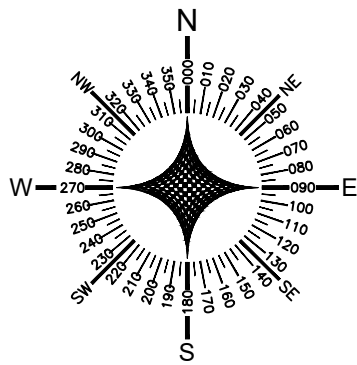

LEGENDA - ILUMINAÇÃO		
ESPECIFICAÇÃO		QTD.
	POSTE TELEFÔNICO ORNAMENTAL (PÉTALA 1 h=7,00m E PÉTALA 2 h=4,80m), LUMINÁRIA PÚBLICA LED -100W	8 UN.
	REFLETOR LED 10W HOLOFOTE BIVOLT A PROVA DÁGUA	9 UN.



PROJETO ARQUITETÔNICO

OBRAS/
ENDEREÇO: PRAÇA EM VOLTA DE BAIXO DO MUNICÍPIO DE CAMPO ALEGRE DE LOURDES
POVOADO DE VOLTA DE BAIXO, CAMPO ALEGRE DE LOURDES, BAHIA

PROPRIETÁRIO: PREFEITURA MUNICIPAL DE CAMPO ALEGRE DE LOURDES
CNPJ: 14.117.329/0001-41

RESPONSÁVEL TÉCNICO:

Jailma Santos Andrade
Engenheira Civil
CREA-BA 0522377939

Jailma Santos Andrade
CREA-BA 0522377939

CONTEÚDO:
• PLANTA DE ILUMINAÇÃO

PRANCHA:
08/10


REVISÃO:
R-00

ESCALA:
1/100

DATA:
21/05/2026

ARQUIVO:
CAMPO ALEGRE DE LOURDES_EX_PCA_VOLTA DE BAIXO-RVT.dwg

ARQUITETURA

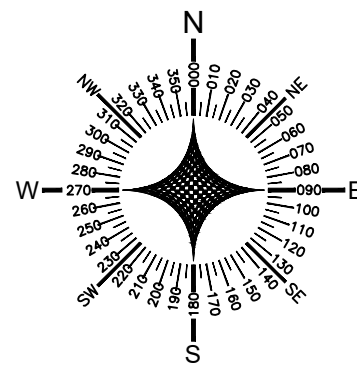

01 PLANTA DE ACESSIBILIDADE
1/150

LEGENDA - ROTA ACESSÍVEL		
ESPECIFICAÇÃO		QTD.
	PISO TÁTIL DE CONCRETO 28 x 28 cm	358 UN.
	PISO ALERTA DE CONCRETO 28x28cm	50 UN.
	RAMPA DE CONCRETO	01 UN.



PROJETO ARQUITETÔNICO

OBRAS/
ENDEREÇO: PRAÇA EM VOLTA DE BAIXO DO MUNICÍPIO DE CAMPO ALEGRE DE LOURDES
POVOADO DE VOLTA DE BAIXO, CAMPO ALEGRE DE LOURDES, BAHIA

PROPRIETÁRIO: PREFEITURA MUNICIPAL DE CAMPO ALEGRE DE LOURDES
CNPJ: 14.117.329/0001-41

RESPONSÁVEL TÉCNICO:
J. Andrade
Jailma Santos Andrade
Engenheira Civil
CREA-BA 0522377939
Jailma Santos Andrade
CREA-BA 0522377939

CONTEÚDO:
• PLANTA DE ACESSIBILIDADE

PRANCHA:
09/10





REVISÃO:
R-00

ESCALA:
1/125

DATA:
21/05/2026

ARQUIVO:
CAMPO ALEGRE DE LOURDES_EX_PCA_VOLTA DE BAIXO-RVT.dwg

ARQUITETURA

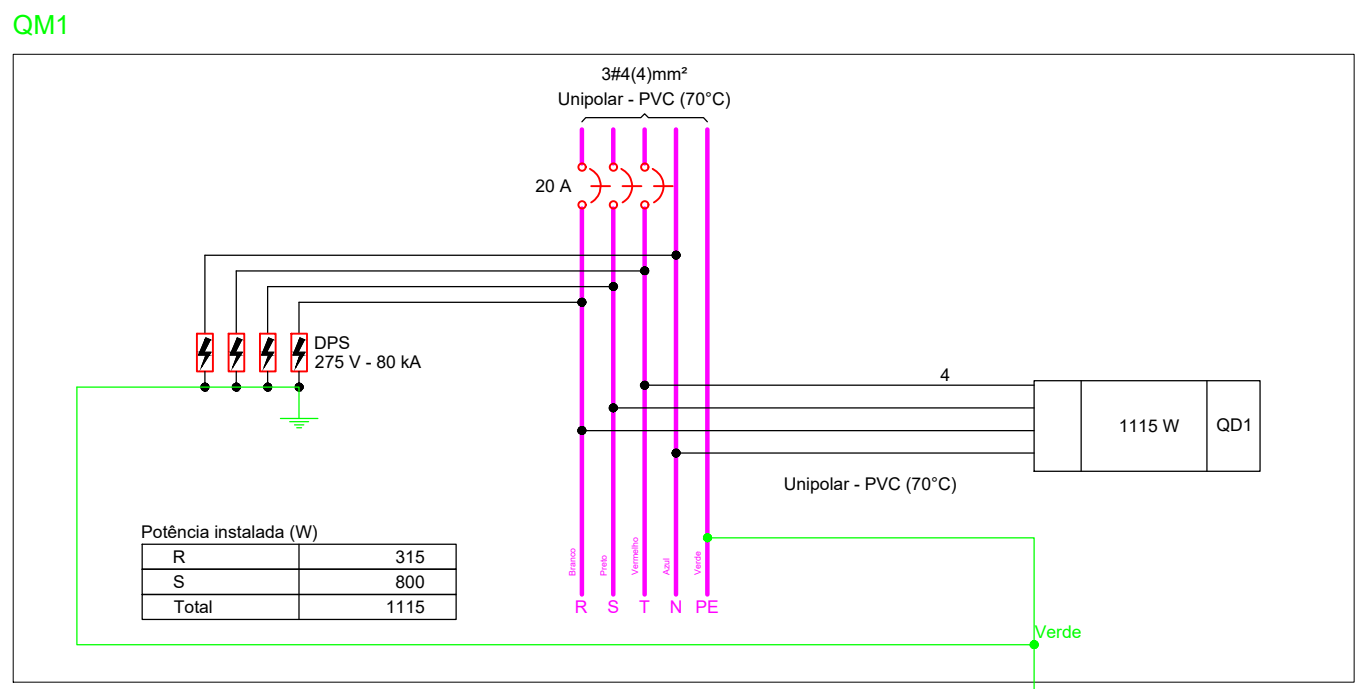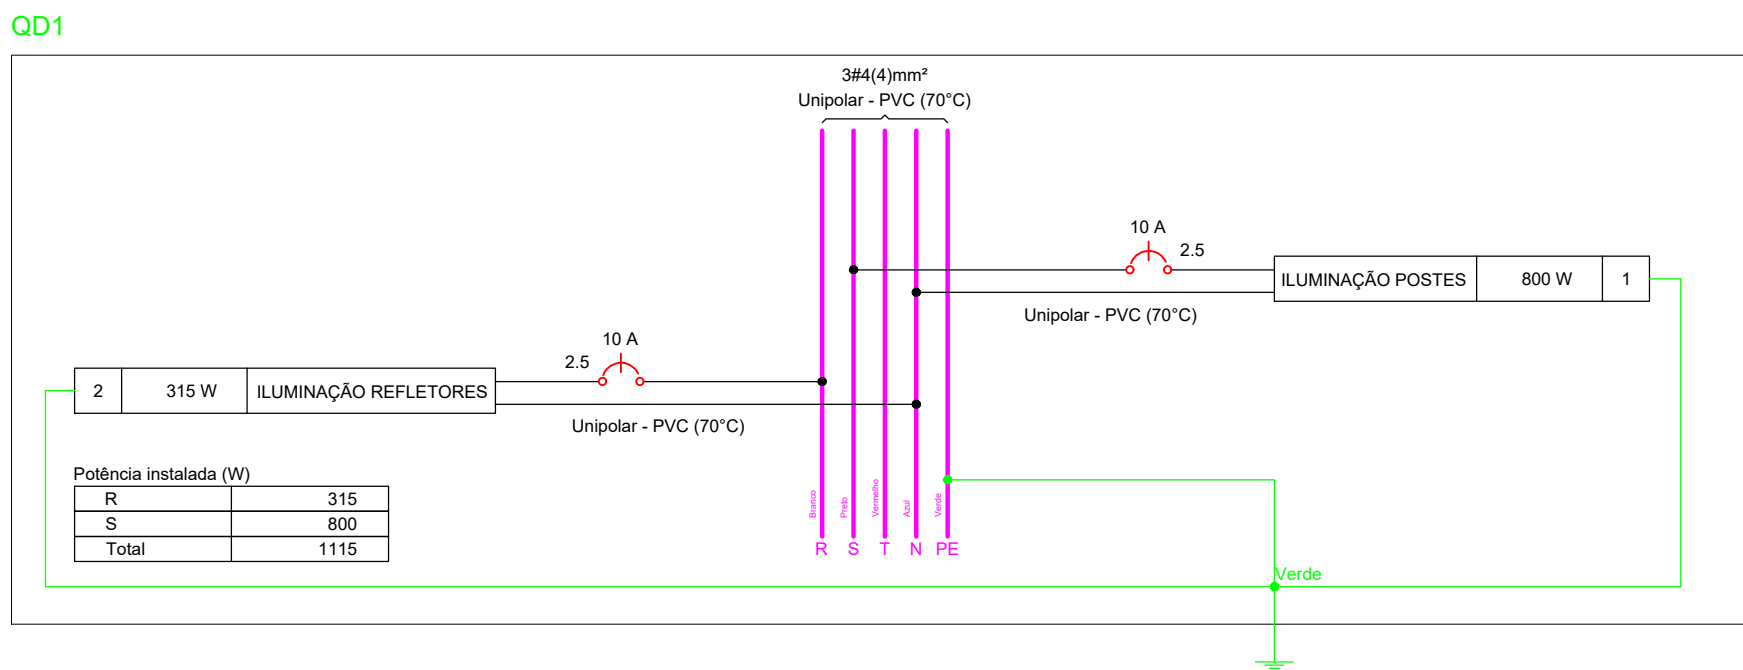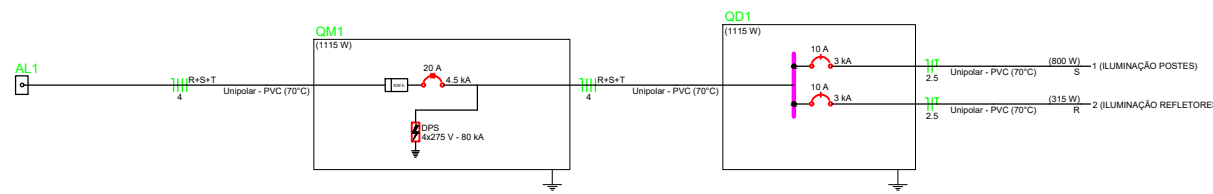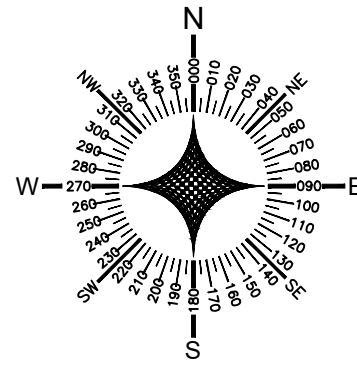

Quadro de Cargas (QM1) - TÉRREO															
Circuito	Descrição	Esquema	Método de inst.	Tensão (V)	Pot. total. (VA)	Pot. total. (W)	Fases	Pot. - R (W)	Pot. - S (W)	Pot. - T (W)	FCT	FCA	In' (A)	Ip (A)	Seção (mm²)
QD1		3F+N	B1	380/220 V	1115	1115	R+S+T	315	800		1.00	1.00	3.6	3.6	4
TOTAL					1115	1115	R+S+T	315	800	0					

Lista de materiais - TÉRREO	
Elétrica	
Acessórios p/ eletrodutos	
Arnela zamak	
1. 1/4"	3 pçs
Cabeçote p/ Entrada de Energia	
1 1/4"	2 pçs
Caixa PVC octogonal	
4"x 4"	9 pçs
Curva S	
1"	2 pçs
Fitas	
Apo Inox	3 pçs
Lixa aço galvan. leve	
1. 1/4"	2 pçs
Acessórios uso geral	
Bucha de nylon	
S6	3 pçs
Parafuso fenda galvan. cab. panela	
4,2x32mm autoatarrachante	3 pçs
Cabo Unipolar (cobre)	
Isol PVC - 450/750V (ref. Pirastic Ecoplus BWF Flexível)	
2.5 mm² - Azul claro	166.35 m
2.5 mm² - Branco	46.51 m
2.5 mm² - Preto	117.83 m
2.5 mm² - Verde-amarelo	135.43 m
Caixa de passagem - embutir	
Alvenaria	
300x300x300mm	9 pçs
Tampa 300x300x50mm	9 pçs
Dispositivo de Proteção	
Disjuntor tripolar termomagnético (380 V/220 V) - DIN (Curva C)	
20 A - 4.5 kA	1 pç
Disjuntor unipolar termomagnético (220 V/127 V) - norma UL	
15 A - 5 kA	2 pçs
Dispositivo de proteção contra surto	
275 V - 80 kA	4 pçs
Eletroduto PVC flexível	
Eletroduto pesado	
2"	136.33 m
Eletroduto metálico rígido leve	
Braçadeira galvan. tipo cunha	
2"	3 pçs
Eletroduto galvanizado, vara 3.0m	
2"	2.41 m
Luminária e acessórios	
Luminária Led externa	
Ledvance Floodlight alta potência 2X100W	16 pçs
Material p/ entrada serviço	
Armação secundária	
Padrão energisa	1 pç
Caixa inspeção de aterramento	
caixa de PVC	1 pç
Haste de aterramento aço/cobre	
D=15mm, comprimento 2.4m	1 pç
Isolador rodana	
76x79mm	3 pçs
Poste auxiliar	
Padrão energisa	1 pç
Tubo aço galv. vara 6.0m	
1. 1/4"	2 pçs
Quadro de medição - COELBA	
Unidade consumidora individual	
Caixa medidor polifásico	1 pç
Quadro distrib. plástico - embutir	
Barr. trif. - DIN	
Cap. 12 disj. unip. - In Pente 63A	1 pç

Legenda de condutos - Térreo

Elétrica	
	Média
	Piso

Legenda - Térreo

	Caixa de passagem 300x300x300 no piso
	Entrada de serviço
	POSTE (2X100W)
	Quadro de distribuição
	Quadro de medição
	Refletor de led 35W



PROJETO ELÉTRICO

OBR/ ENDEREÇO: PRAÇA EM VOLTA DE BAIXO DO MUNICÍPIO DE CAMPO ALEGRE DE LOURDES
POVOADO DE VOLTA DE BAIXO, CAMPO ALEGRE DE LOURDES, BAHIA

PROPRIETÁRIO: PREFEITURA MUNICIPAL DE CAMPO ALEGRE DE LOURDES
CNPJ: 14.117.329/0001-41

RESPONSÁVEL TÉCNICO:

J. Andrade
Jailma Santos Andrade
Engenheira Civil
CREA-BA 0522377939

Jailma Santos Andrade
CREA-BA-0522377939

CONTEÚDO:
• PLANTA ELÉTRICA

PRANCHA:
01/01

REVISÃO:
R-00

ESCALA:
1/50

DATA:
21/05/2026

ARQUIVO:
CAMPO ALEGRE DE LOURDES_EX_PCA_VOLTA DE BAIXO-RVT.dwg

ELÉTRICA

01 ELÉTRICO

1/50